
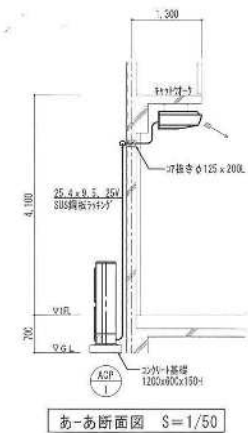


機器表

記号	名称	部	設置場所	台数	機器形式	機器仕様	電動機名称	出力: KW	相-電圧	備 考
ACP-1	空冷ヒートポンプ	1	体育館	8	天井吊形	冷房能力: 23.0 (4.5~22.4) KW	正転機 (外)	4.74	3-200V	副転機七機 参考型式: GCSA2241-480SC
	パッケージ型エアコン					暖房能力: 22.4 (4.6~20.0) KW	逆転機 (外)	0.40		
						風量: 58.0 m³/min	送風機 (内)	0.02		
						消費電力 合計 (000): 冷房: 7.0 暖房: 7.2				
						送風電力 合計 (A): 冷房: 21.5 暖房: 22.1				
						冷媒配管 25.4 (保温厚: 20mm) × 2.5 (保温厚: 10mm)				
SC-1	集中コントローラー	1	管理室	1		室内機: 防塵ガード 室外機: 防護ネット、転倒防止金具				
						電気設備に支給				

凡 例

—○—	冷媒管 (J-K標準品)
—□—	ドレン管 (硬質塩化ビニル管)
	冷媒管 (室外部分): SUS鋼管 (1/2寸)
	冷媒管 (室内部分): スリムダクト

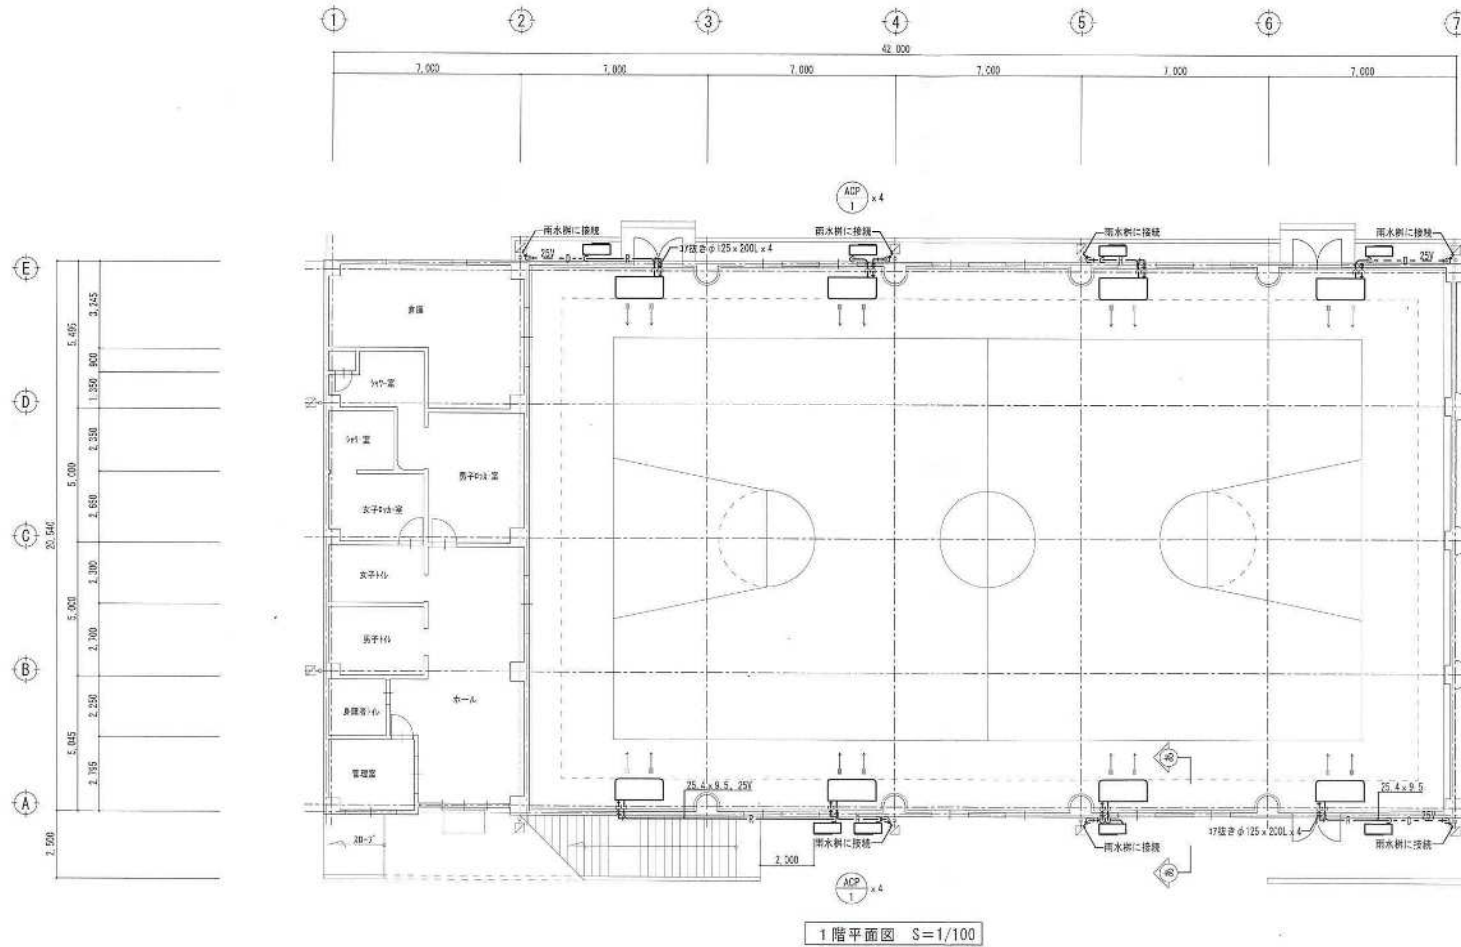

年度	設計年月	工事名	令和8年度大分県立工科短期大学校 体育館空調新規設置工事	建築士法第20条第1項に基づく表示	図面名称	縮尺	No. M-1
R8	R8. 9				空調設備工事1階平面図 詳細図	A1B S=1/100 A3B S=1/200	